


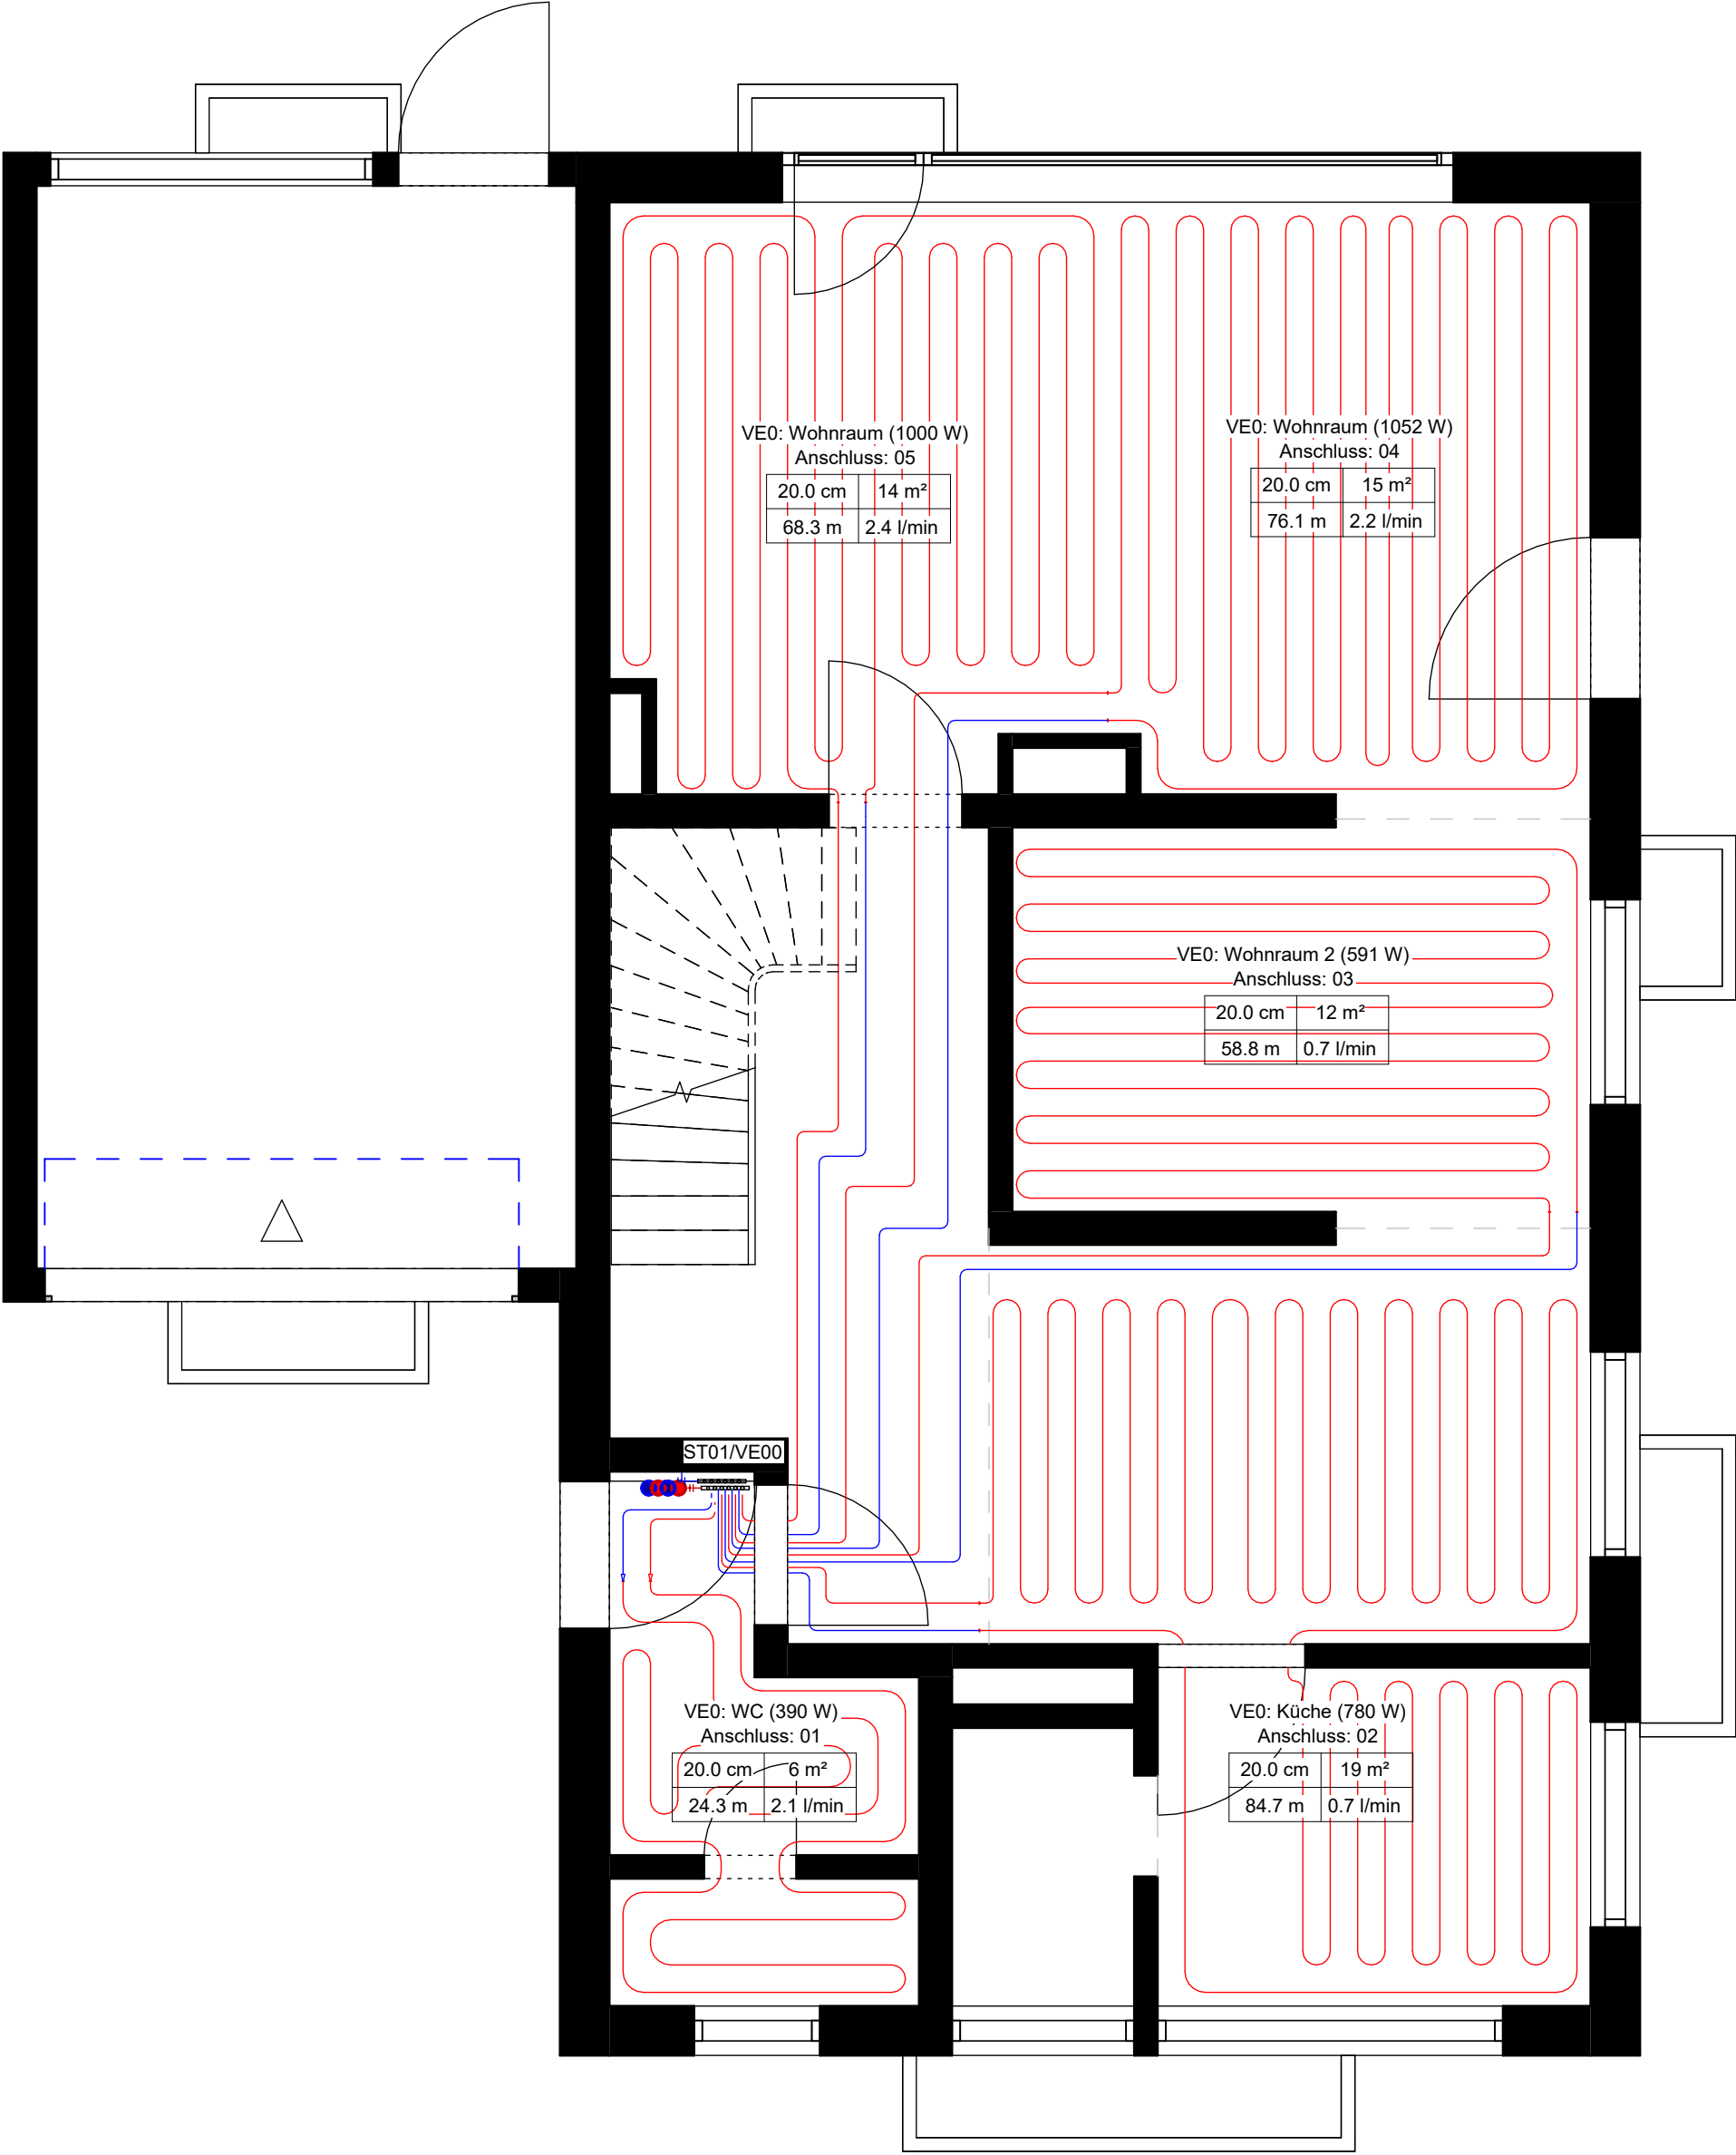

Projekt **hydraulischer Abgleich im Bestand**
Musterstraße 1

Planinhalt **Grundriss Erdgeschoss**
Ventileinstellungen

hydraulischerAbgleich.net

Datum 01.01.2025
Gezeichnet Zeichner
Geprüft Prüfer

Maßstab **1 : 50**

Projektnummer
MS1-010125

Plannummer
A102