


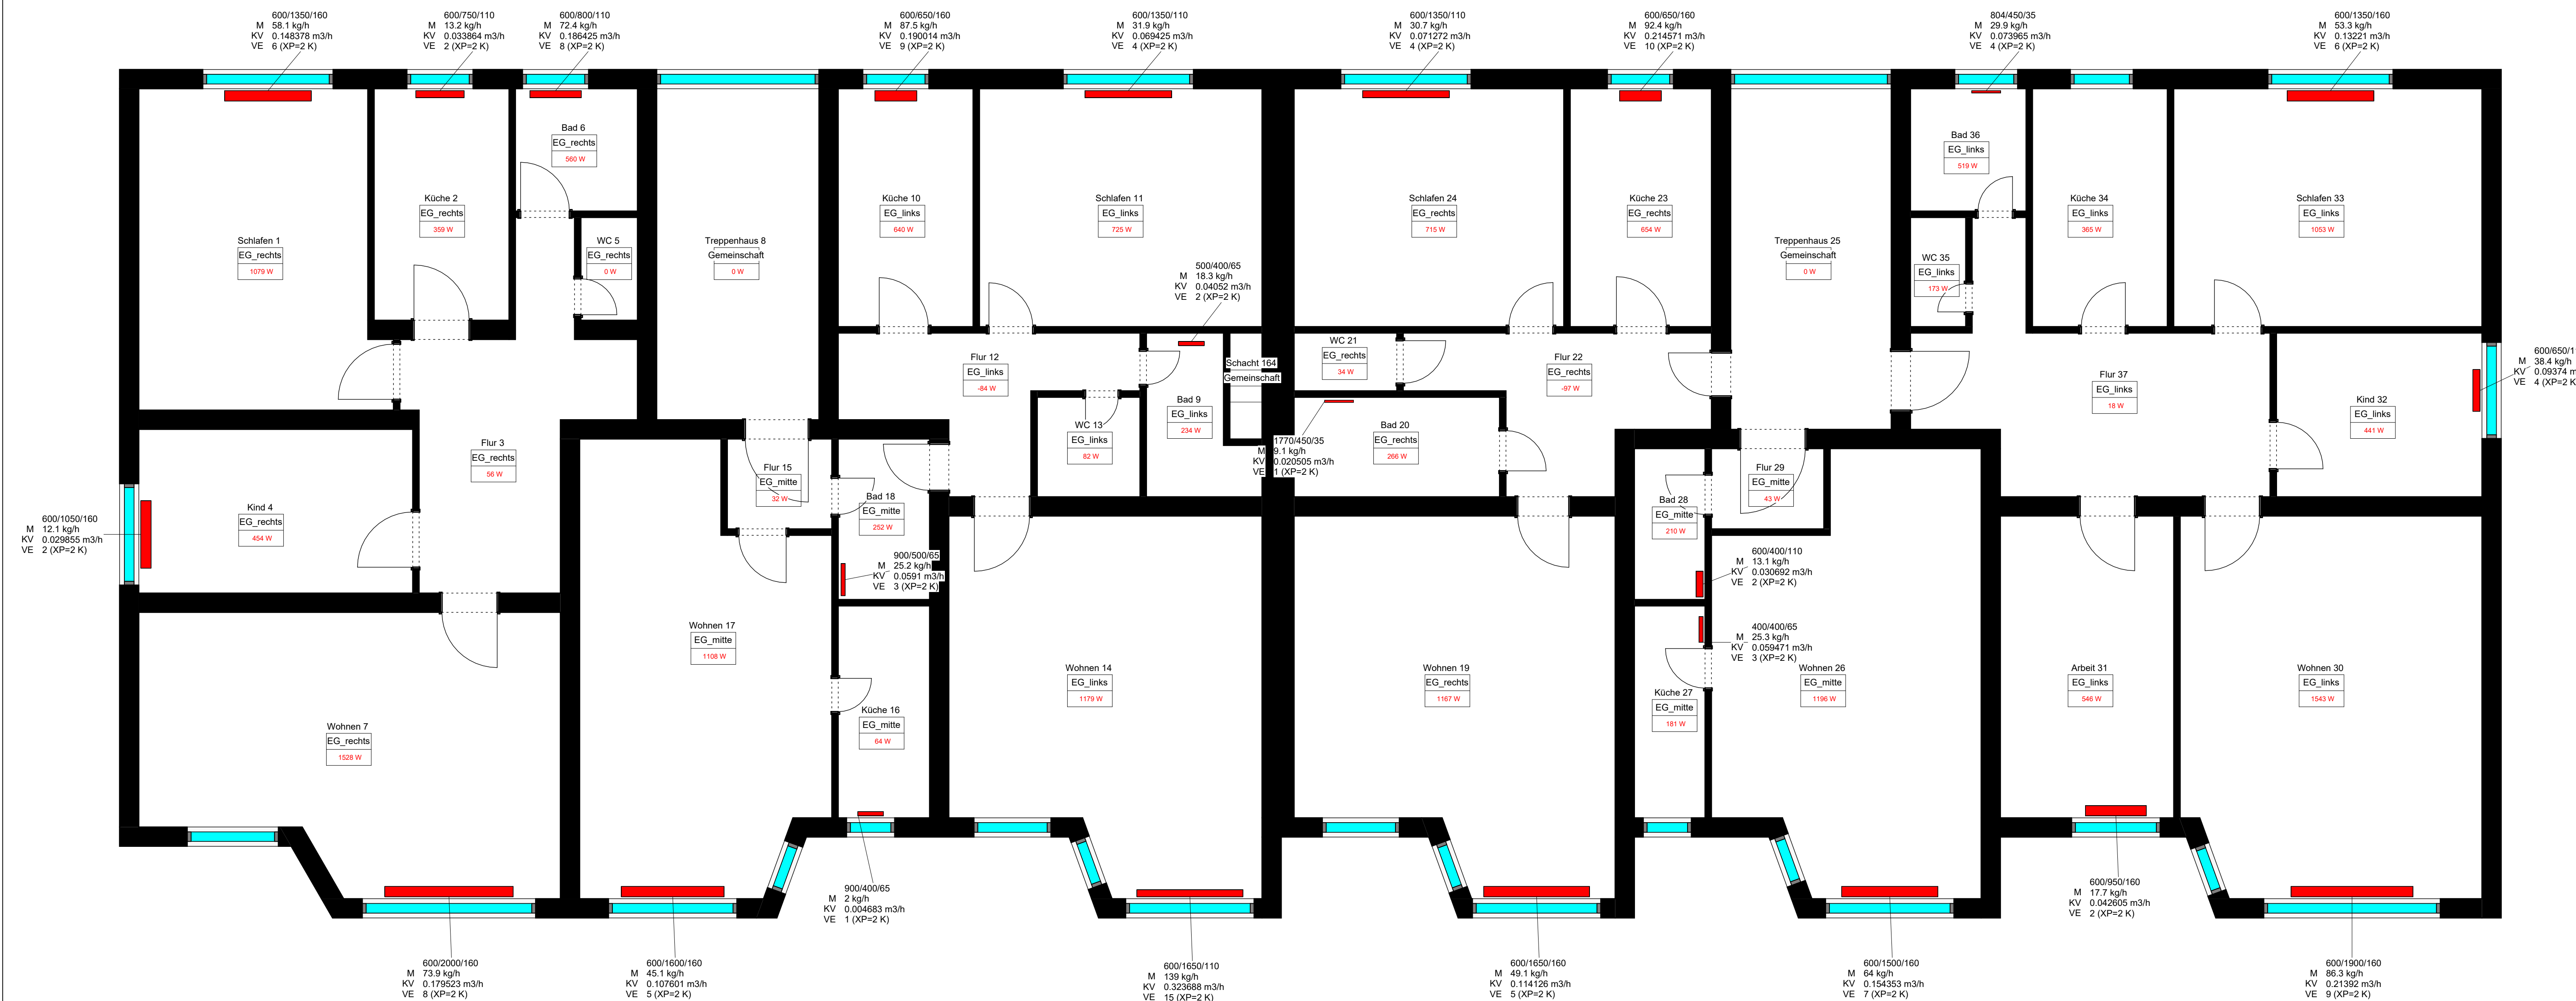

Projekt hydraulischer Abgleich im Bestand Musterstraße 2		Datum 01.01.2025 Gezeichnet Zeichner Geprüft Prüfer	
Planinhalt Grundriss Erdgeschoss Heizkörpervoreinstellung		Maßstab 1 : 50	
hydraulischerAbgleich.net		Projektnummer 0002 Plannummer A100	